


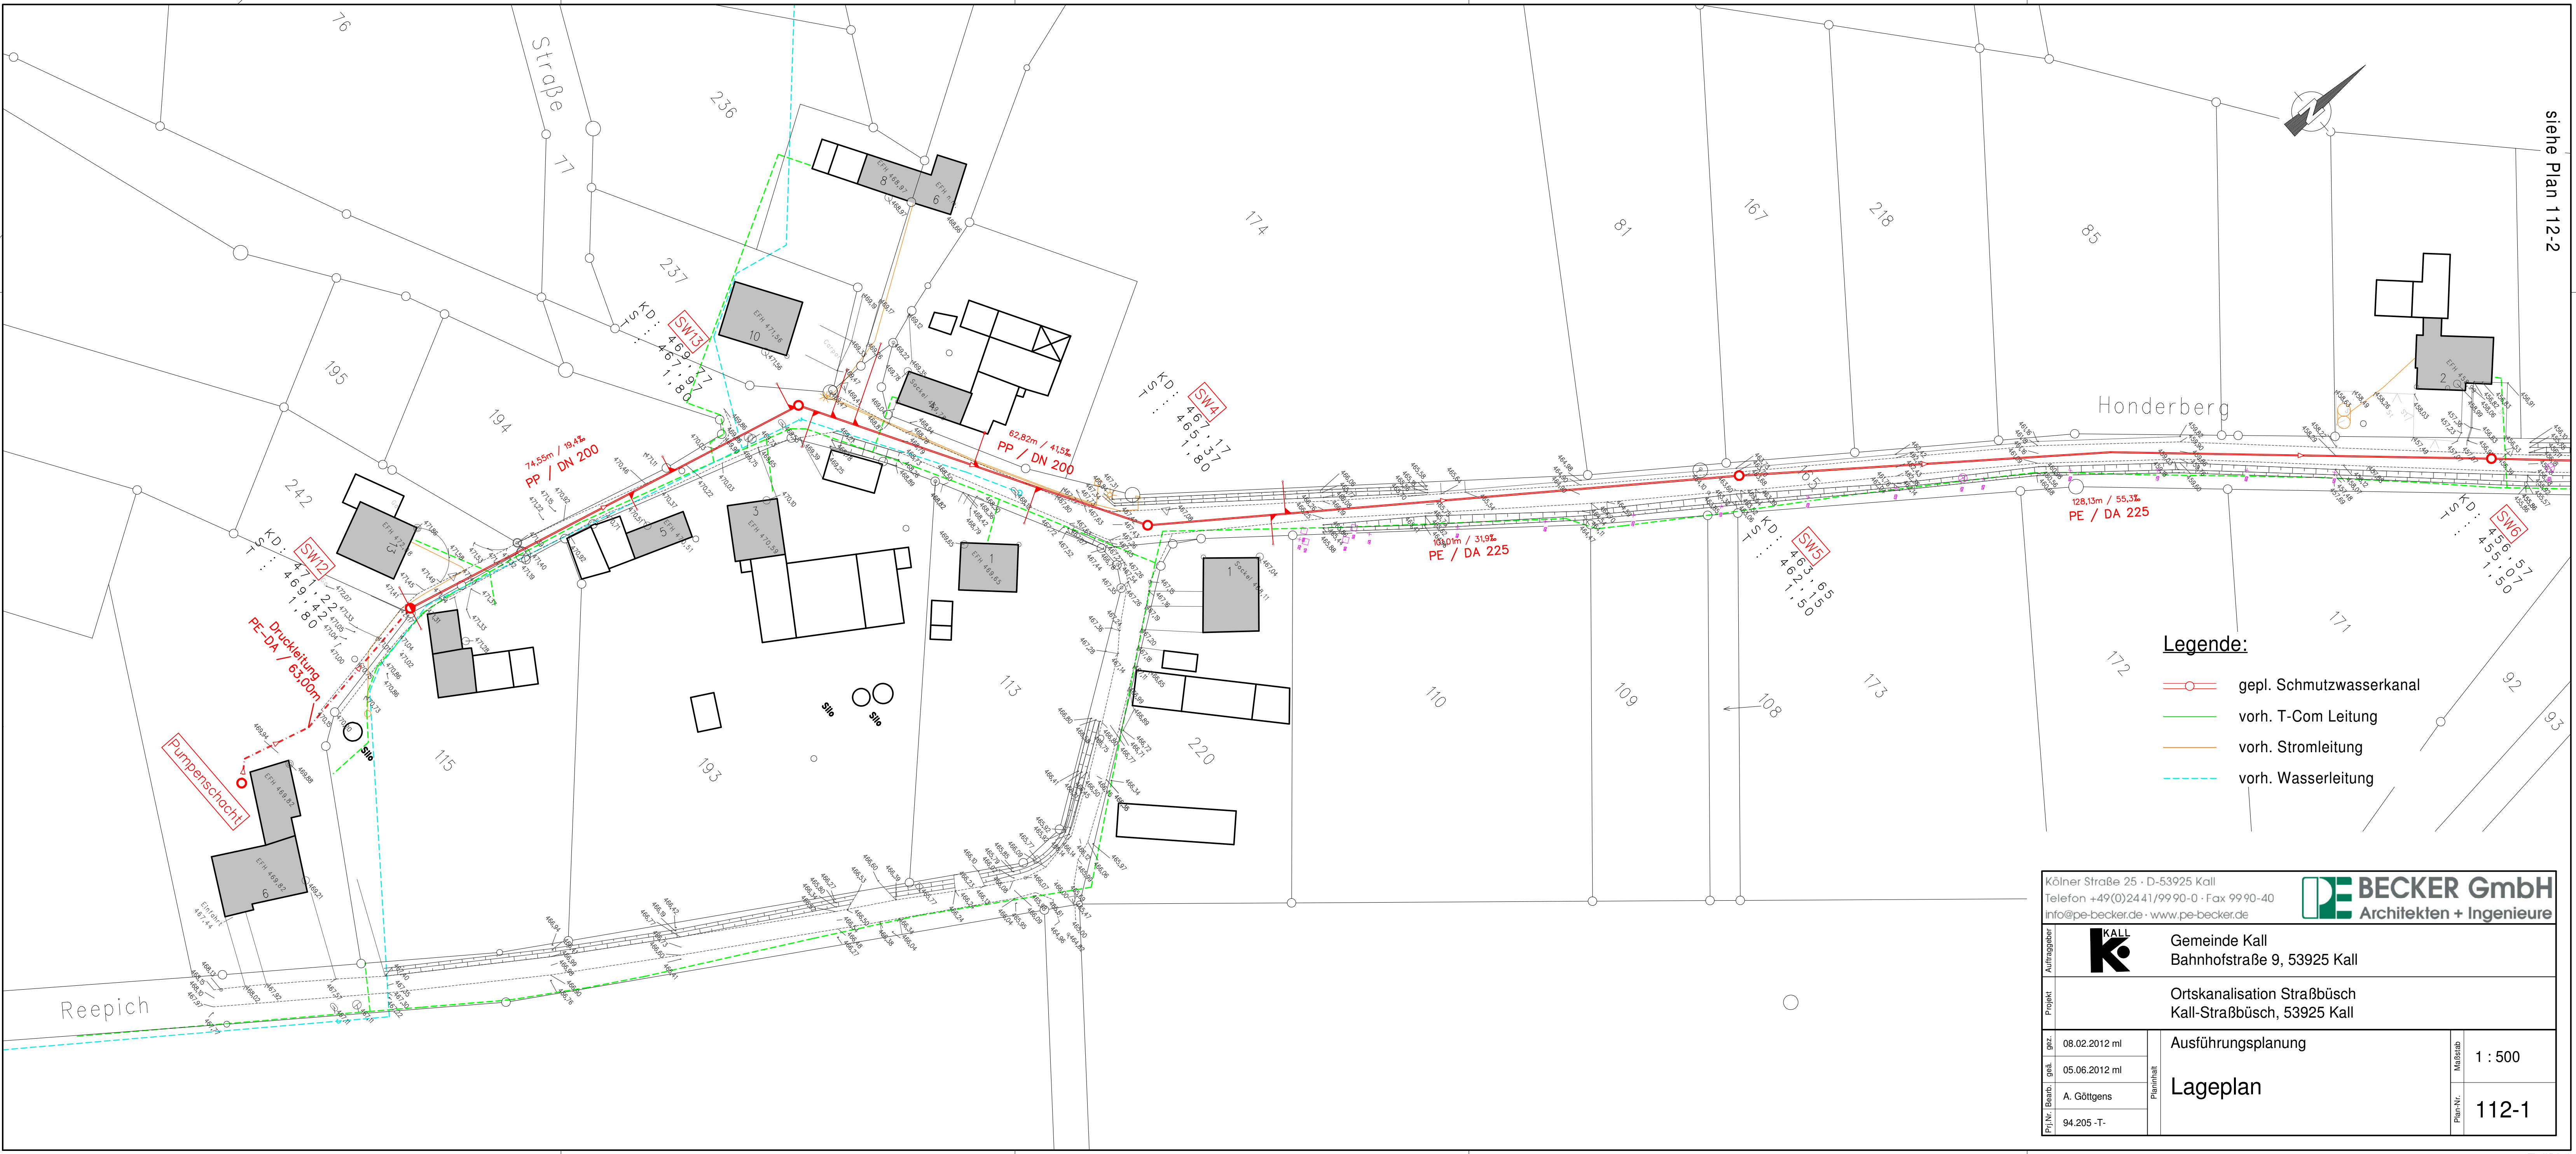

- Legende:**
- gepl. Schmutzwasserkanal
 - vorh. T-Com Leitung
 - vorh. Stromleitung
 - vorh. Wasserleitung

Kölnener Straße 25 · D-53925 Kall
Telefon +49(0)2441/9990-0 · Fax 9990-40
info@pe-becker.de · www.pe-becker.de



Auftraggeber	 Gemeinde Kall Bahnhofstraße 9, 53925 Kall	
	Ortskanalisation Straßbüsch Kall-Straßbüsch, 53925 Kall	
Projekt	Ausführungsplanung	
	Lageplan	
grz.	08.02.2012 ml	Maßstab 1 : 500
grü.	05.06.2012 ml	
Plan-Nr.	A. Göttgens	112-1
Proj.Nr.	94.205-T	